


SITUACE 1 : 250

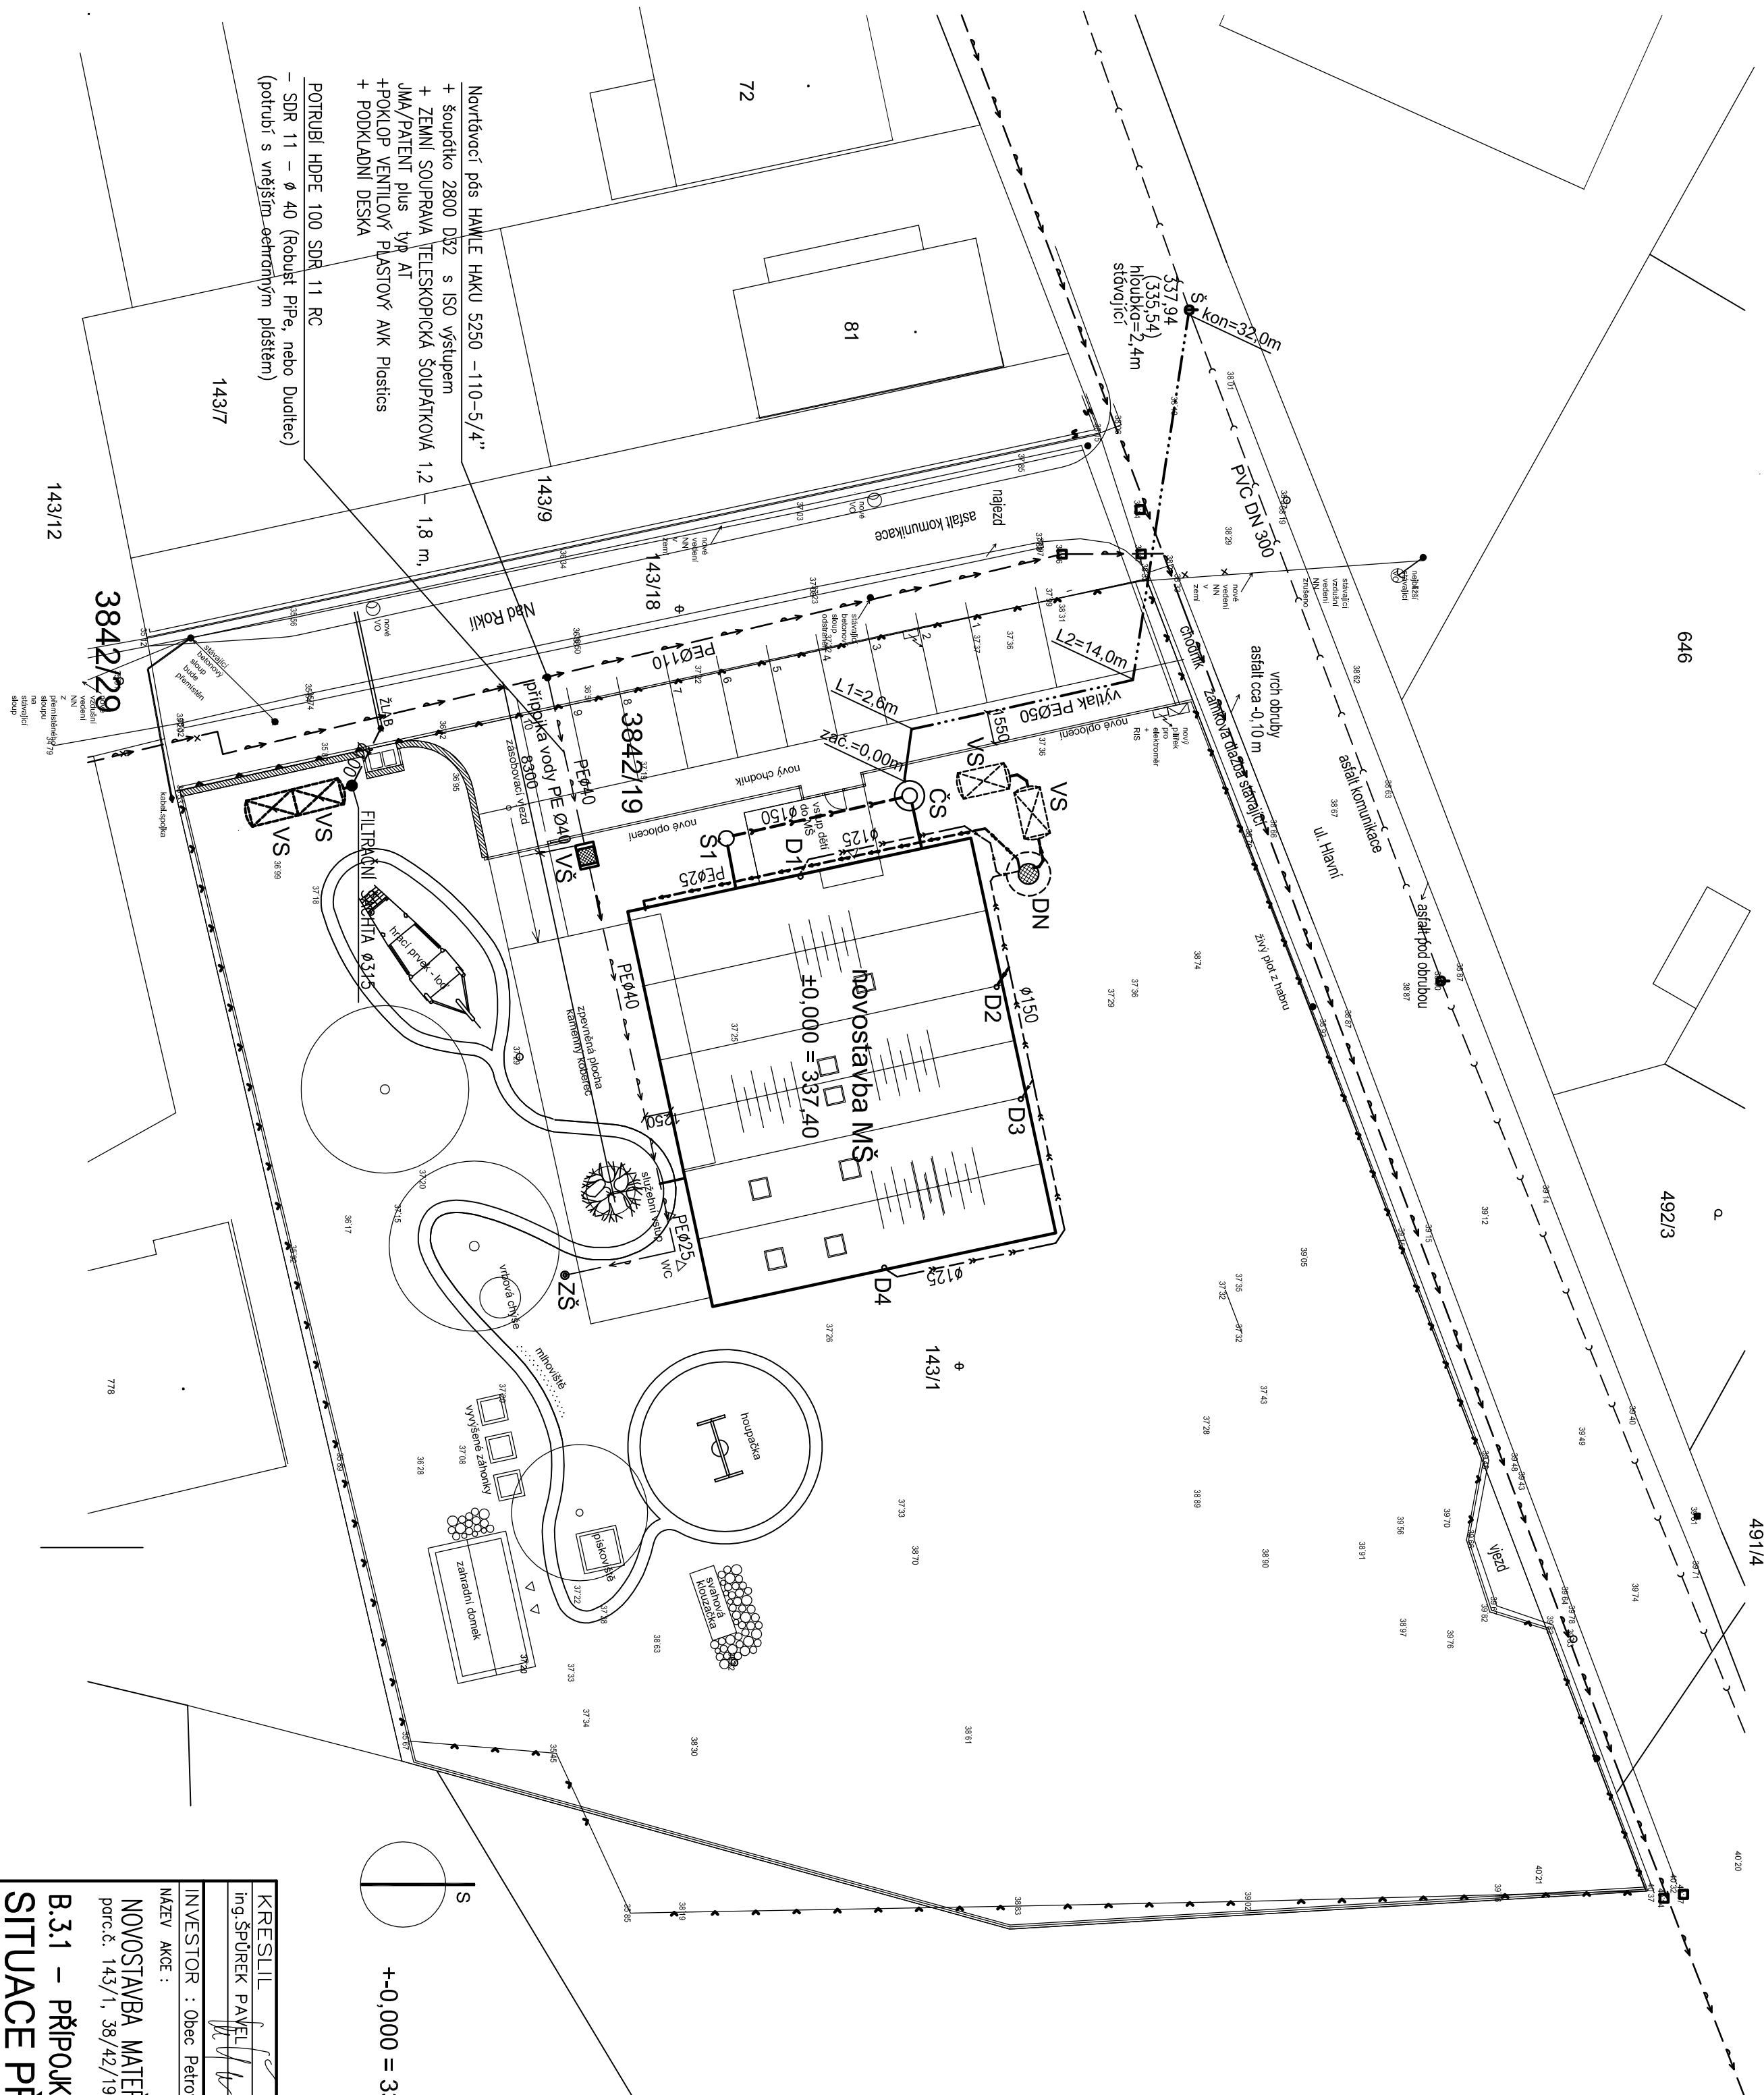

Legenda

- _____ hranice parcely pro MŠ
_____ hranice parcel dle KN
_____ stávající oplocení

- nové oplocení - gabiony
- nové oplocení - plotové panely Zn
- stávající vzdušné vedení NN
- žb. sloup vzdušného vedení
- vodovodní řád
- kanalizace splašková
- kanalizace dešťová
- kanalizace tlaková

- Š - REVIZNÍ ŠKACHTA PLASTOVÁ #425
+ PLASTOVÝ POKLOP POKROUŠTÝ
VODOPĚRNÁ ŠKACHTA - HENALAT - 1200/900/1500 + KOLÍNEK 300
VODOMĚRNÁ ŠKACHTA DN 20 DN=15 n2
PLASTOVÁ, SAMONOSNÁ (např. AK 10000)
- VŠ -
- DN - NABŘÍŽÍ DEŠŤOVÝCH VOD BEZ - AKUMULAČNÍ OBJEM 6,2 m³
NABŘÍŽÍ JE V PLASTOVÉM POKROUŠTĚ, #2150, H=2000
VČETNĚ FILTRU, ROZVADOČE A ČERPADLA
(např. AS REVA KOMB 6 EO)
- VŠ - VSAKOVACÍ TUNEL (NABŘ. AS KREKUT)
- D1 - D4 - DEŠŤOVÉ STUDY
- ZŠ - ZARÁDKOVNÍ PŘÍPOJNÍK KRAJEC S RYCHLOSPŘÍKOU
NA HADICI

POZN.:

PODROBNÉ ŘEŠENÍ KANALIZACE A VODY
VZ. PROJEKT ZT – ~~VYKRES ZAKLADŮ~~ A DEŠŤOVÉ KANALIZACE

KRESLIL	VYPRACOVAV	PROJEKTANT	ING. ŠPŮREK PAVEL P R O J E K T A N T
ing. ŠPŮREK PAVEL	ing. ŠPŮREK PAVEL	ing. ŠPŮREK PAVEL	756 51 ZÁŠTVA č.540
			ICO : 45312064
INVESTOR : Otec Petrov, Hlavní 30, 252 81 Petrov			MĚŘÍTKO : 1:250

NOVOSTAVBA MATEŘSKÉ ŠKOLY V PETROVĚ

B.3.1 – PŘÍPOJKA VODY A KANALIZACE SITUACE PŘÍPOJEK VODY A KANAL.

V-03