


ZÁKLADY - PŮDORYS DEŠŤOVÉ KANALIZACE

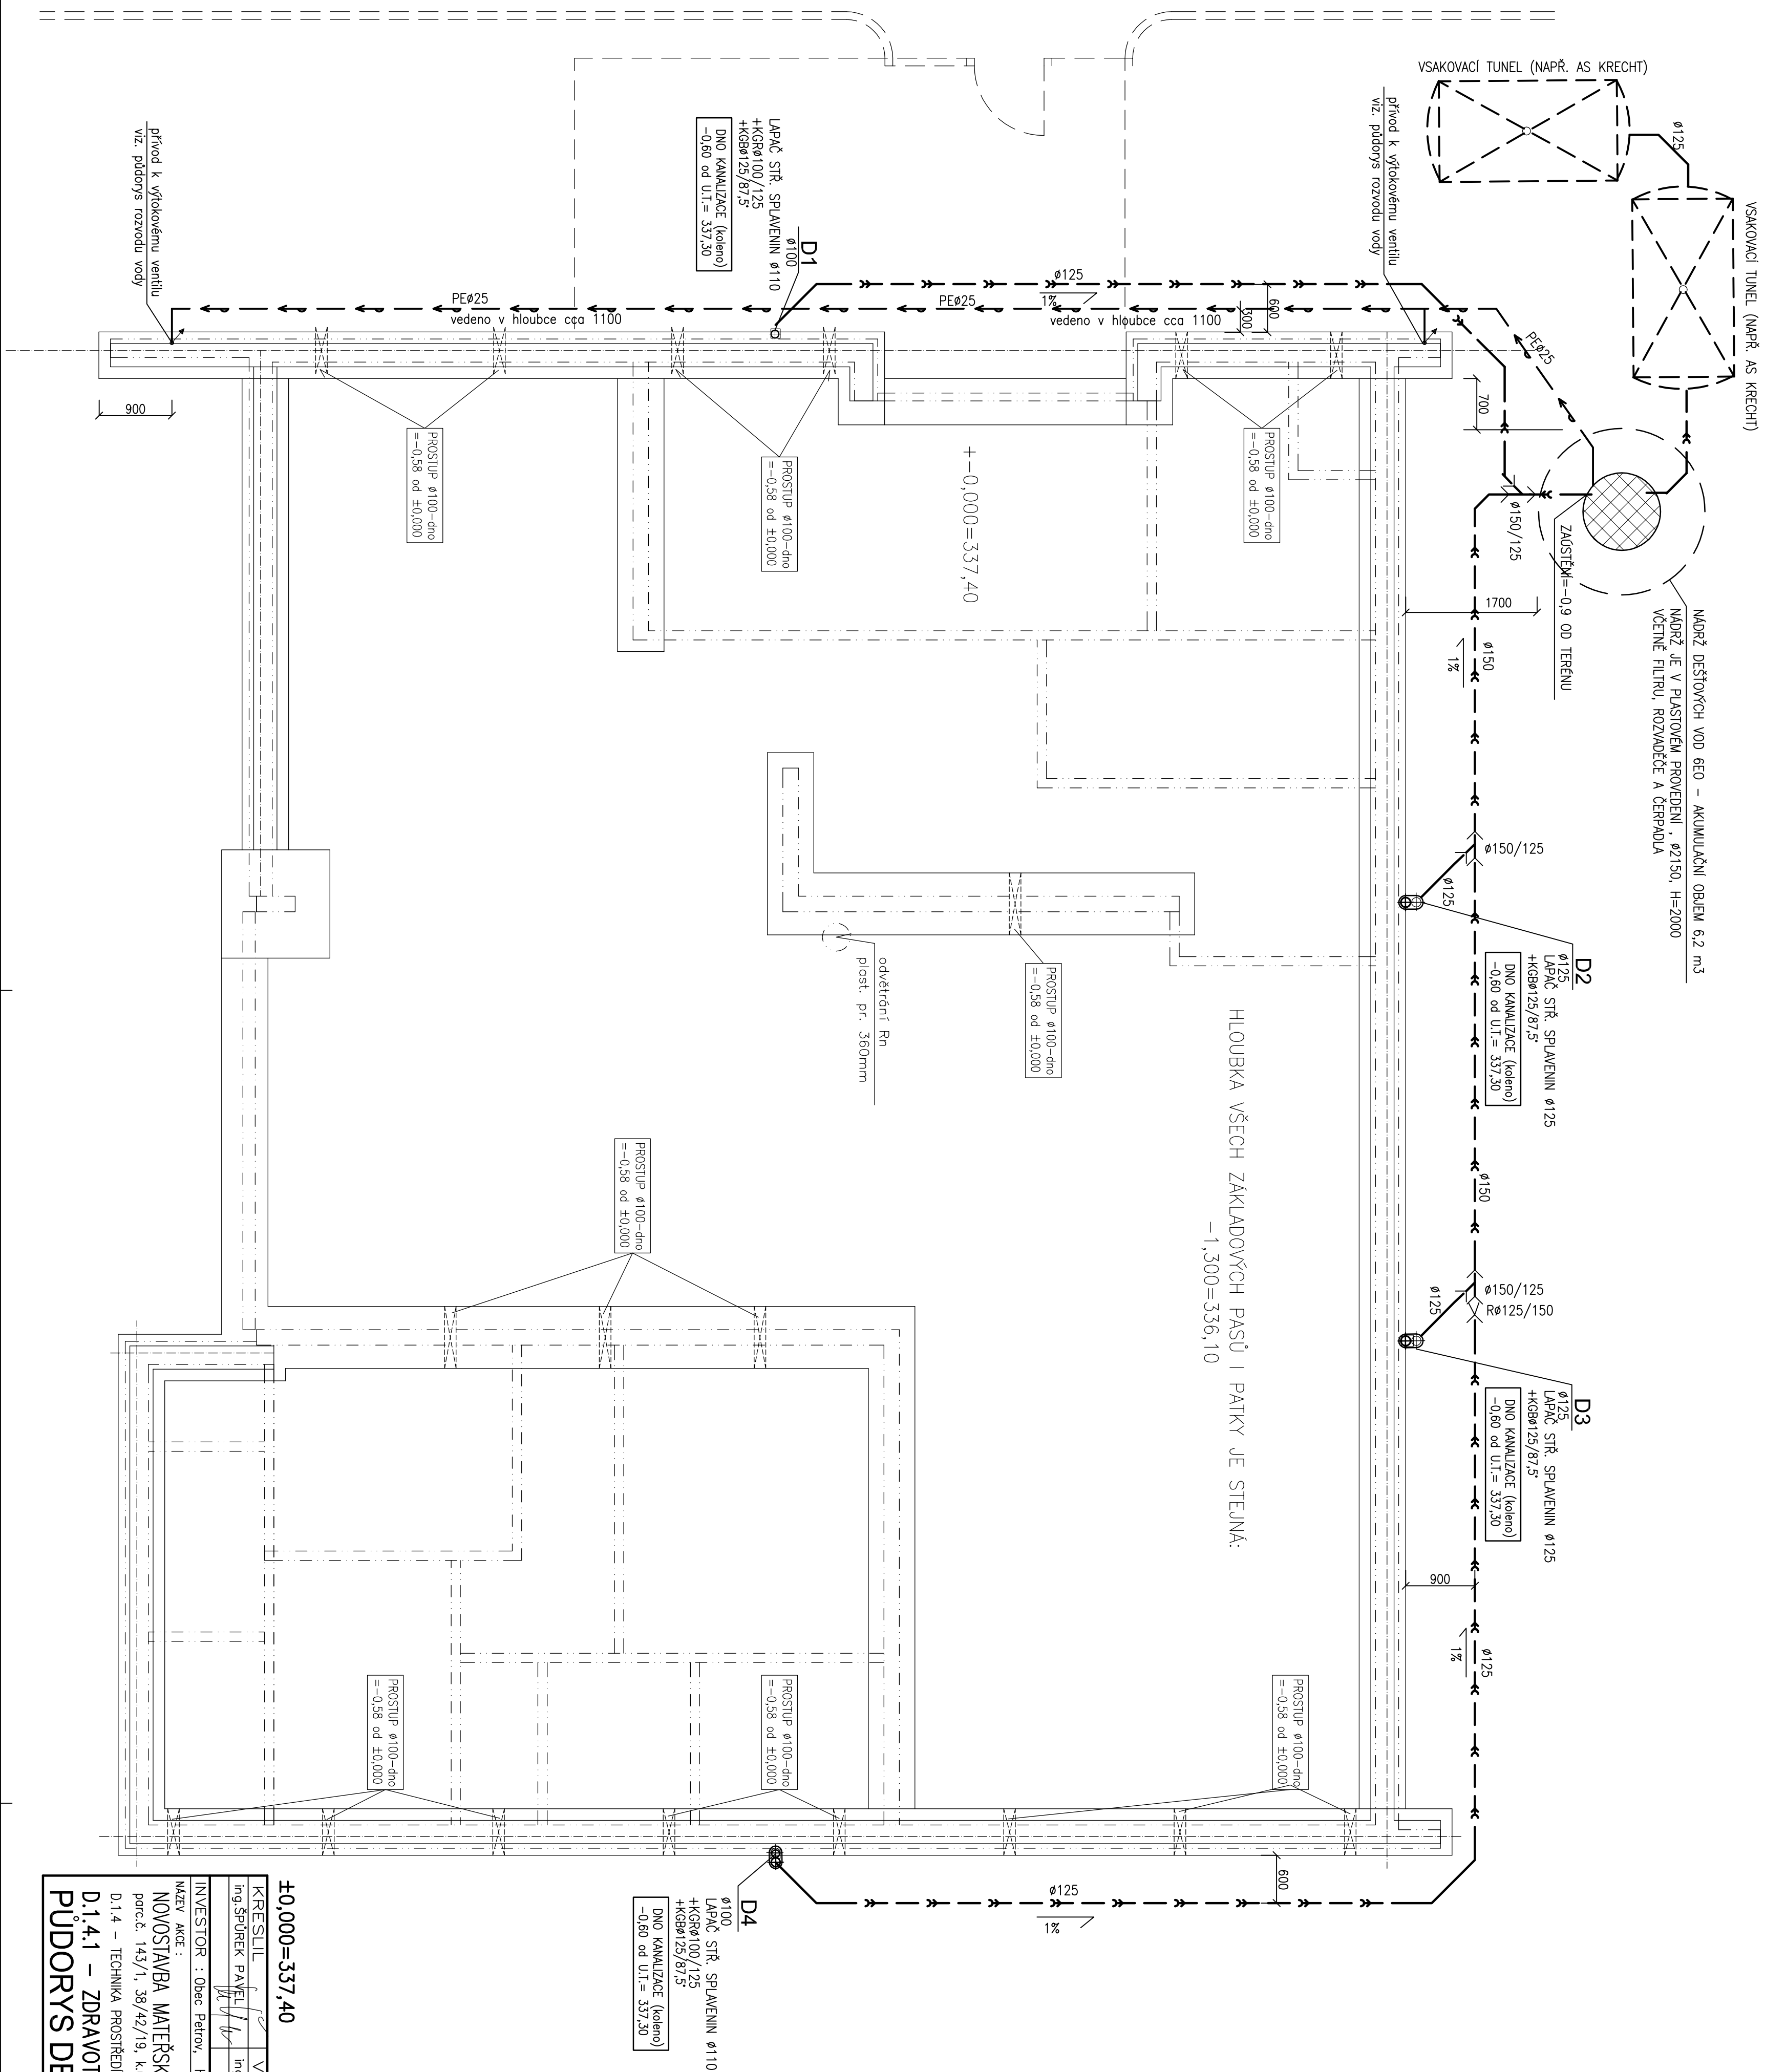

ING. ŠPUREK PAVEL PROJEKTANT		ING. ŠPUREK PAVEL PROJEKTANT	
KRESLIL		VYPRACOVATEL	
ing.ŠPUREK PAVEL		ing.ŠPUREK PAVEL	
Ing.Šp.Šp.		Ing.Šp.Šp.	
INVESTOR : Obec Petrov, Hlavní 30, 252 81 Petrov			
NAZEV AKCE : NOVOSTAVBA MATEŘSKÉ ŠKOLY V PETROVĚ porč. 143/1, 36/42/19, k.ú. Petrov			
D.1.4 – TECHNIKA PROSTŘEDÍ STAVBY			
D.1.4.1 – ZDRAVOTNĚ TECHNICKÉ INSTALACE			
PŮDORYS DEŠŤOVÉ KANALIZACE			
MĚŘÍTKO : 1:50		MĚŘÍTKO : 1:50	
DATUM : 05-2018		DATUM : 05-2018	
STUPĚŇ DOK. : DÚP/DSP		STUPĚŇ DOK. : DÚP/DSP	
ARCH. Č. : 18-28-ZT		ARCH. Č. : 18-28-ZT	
Č. VÝKRESU :			
ZT - 05			